


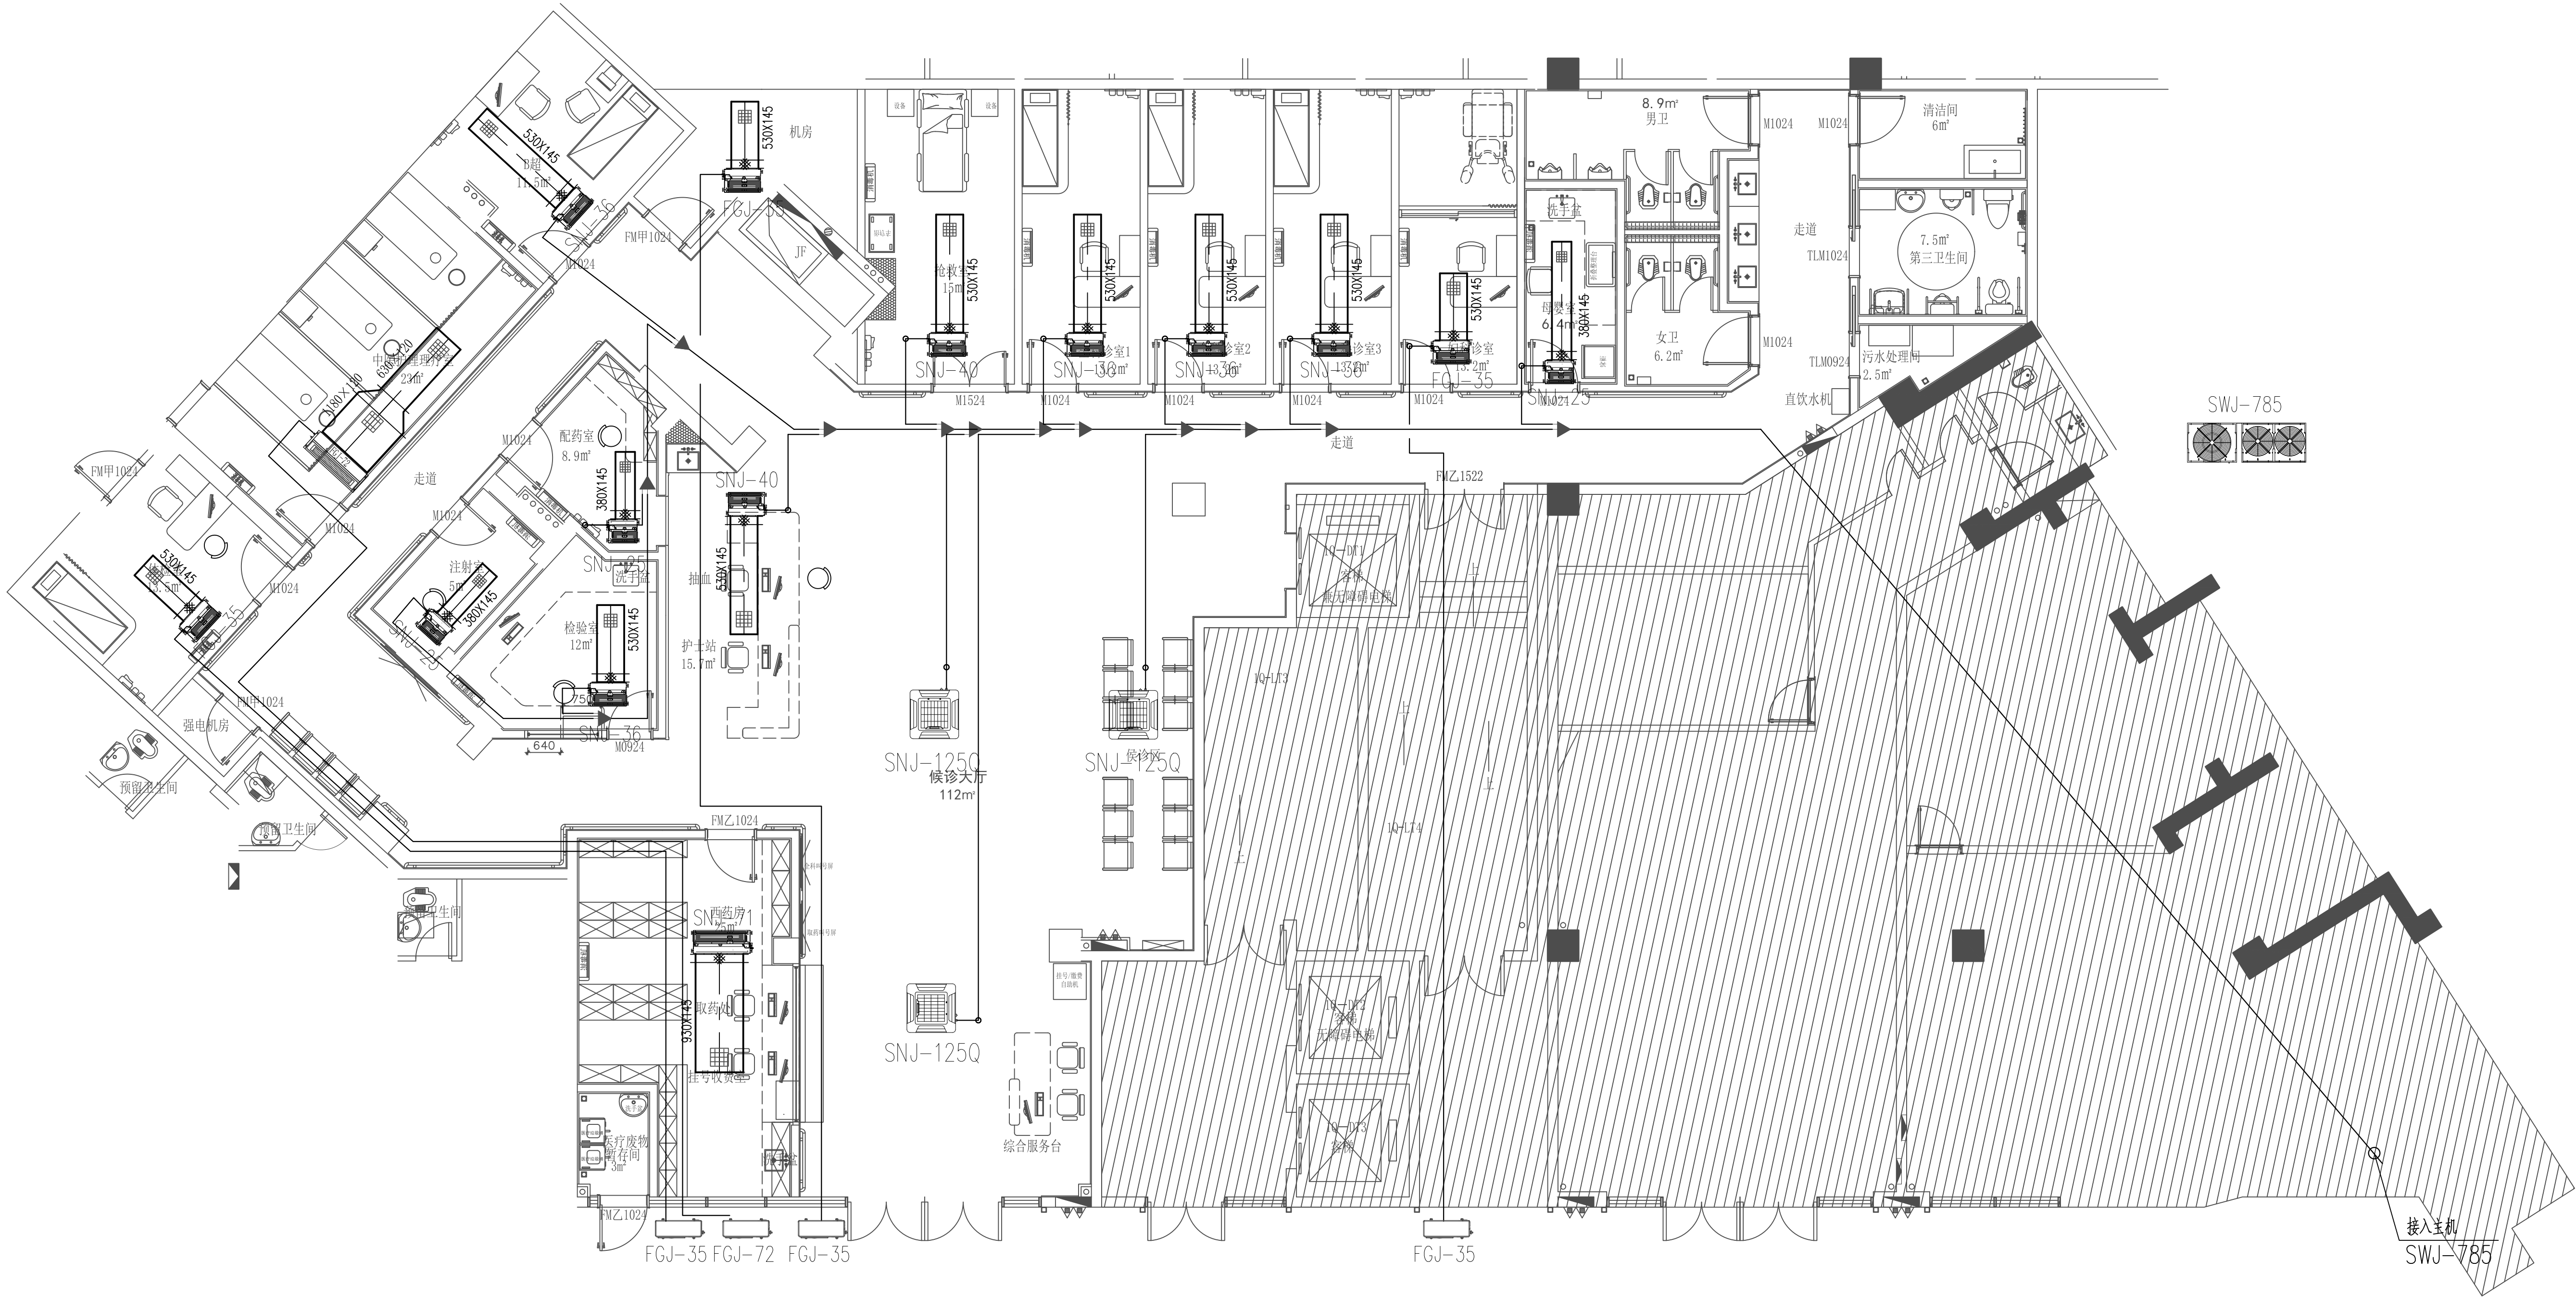


一层空调平面图

1:100

主机安装位置根据现场情况定位，管线走向可根据现场情况可自行设计
图纸仅供参考

				项目编号	
				专业	空调
工程负责人			建设单位	阶段	方案
				比例	
				版本号	
专业负责人			图纸名称	日期	
				图号	KT-04

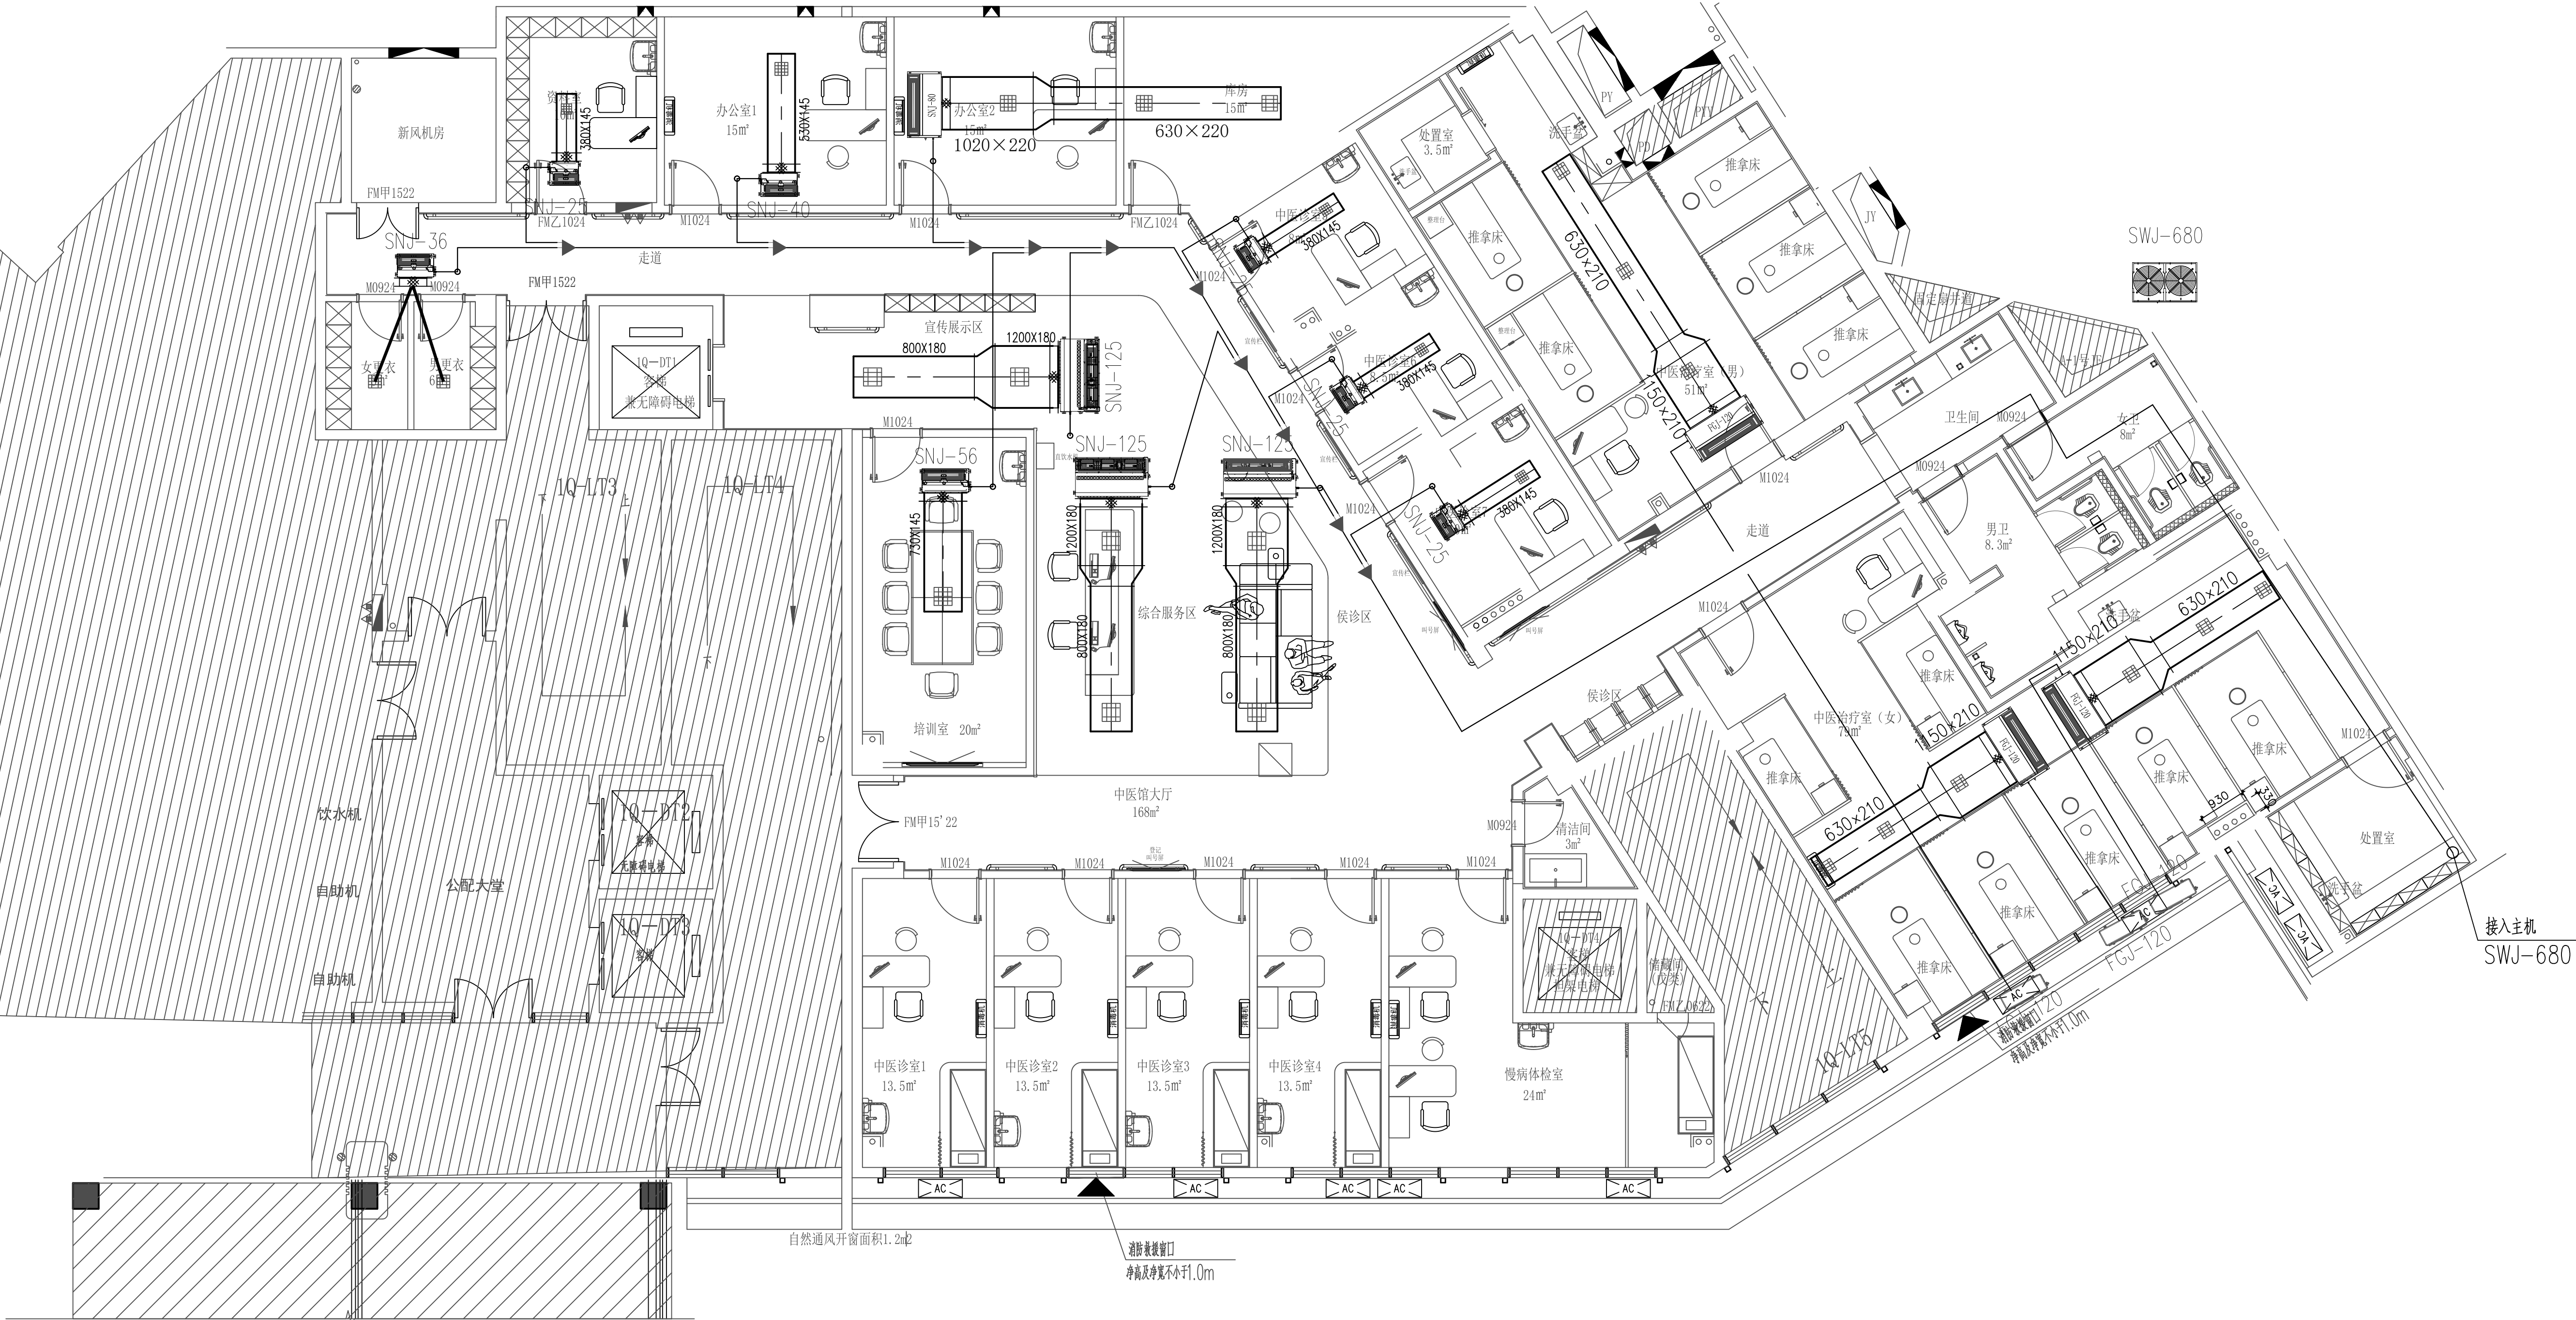

二层空调平面图

1:100

主机安装位置根据现场情况定位，管线走向可根据现场情况可自行设计
图纸仅供参考

					项目编号	
					专 业	空调
工程负责人			建设单位	社区服务中心	阶 段	方案
					比 例	
			项目名称	社区服务中心	版 本 号	
专业负责人			图纸名称	二层空调平面图	日 期	
					图 号	KT-05